


RZUT PARTERU SKALA 1:50

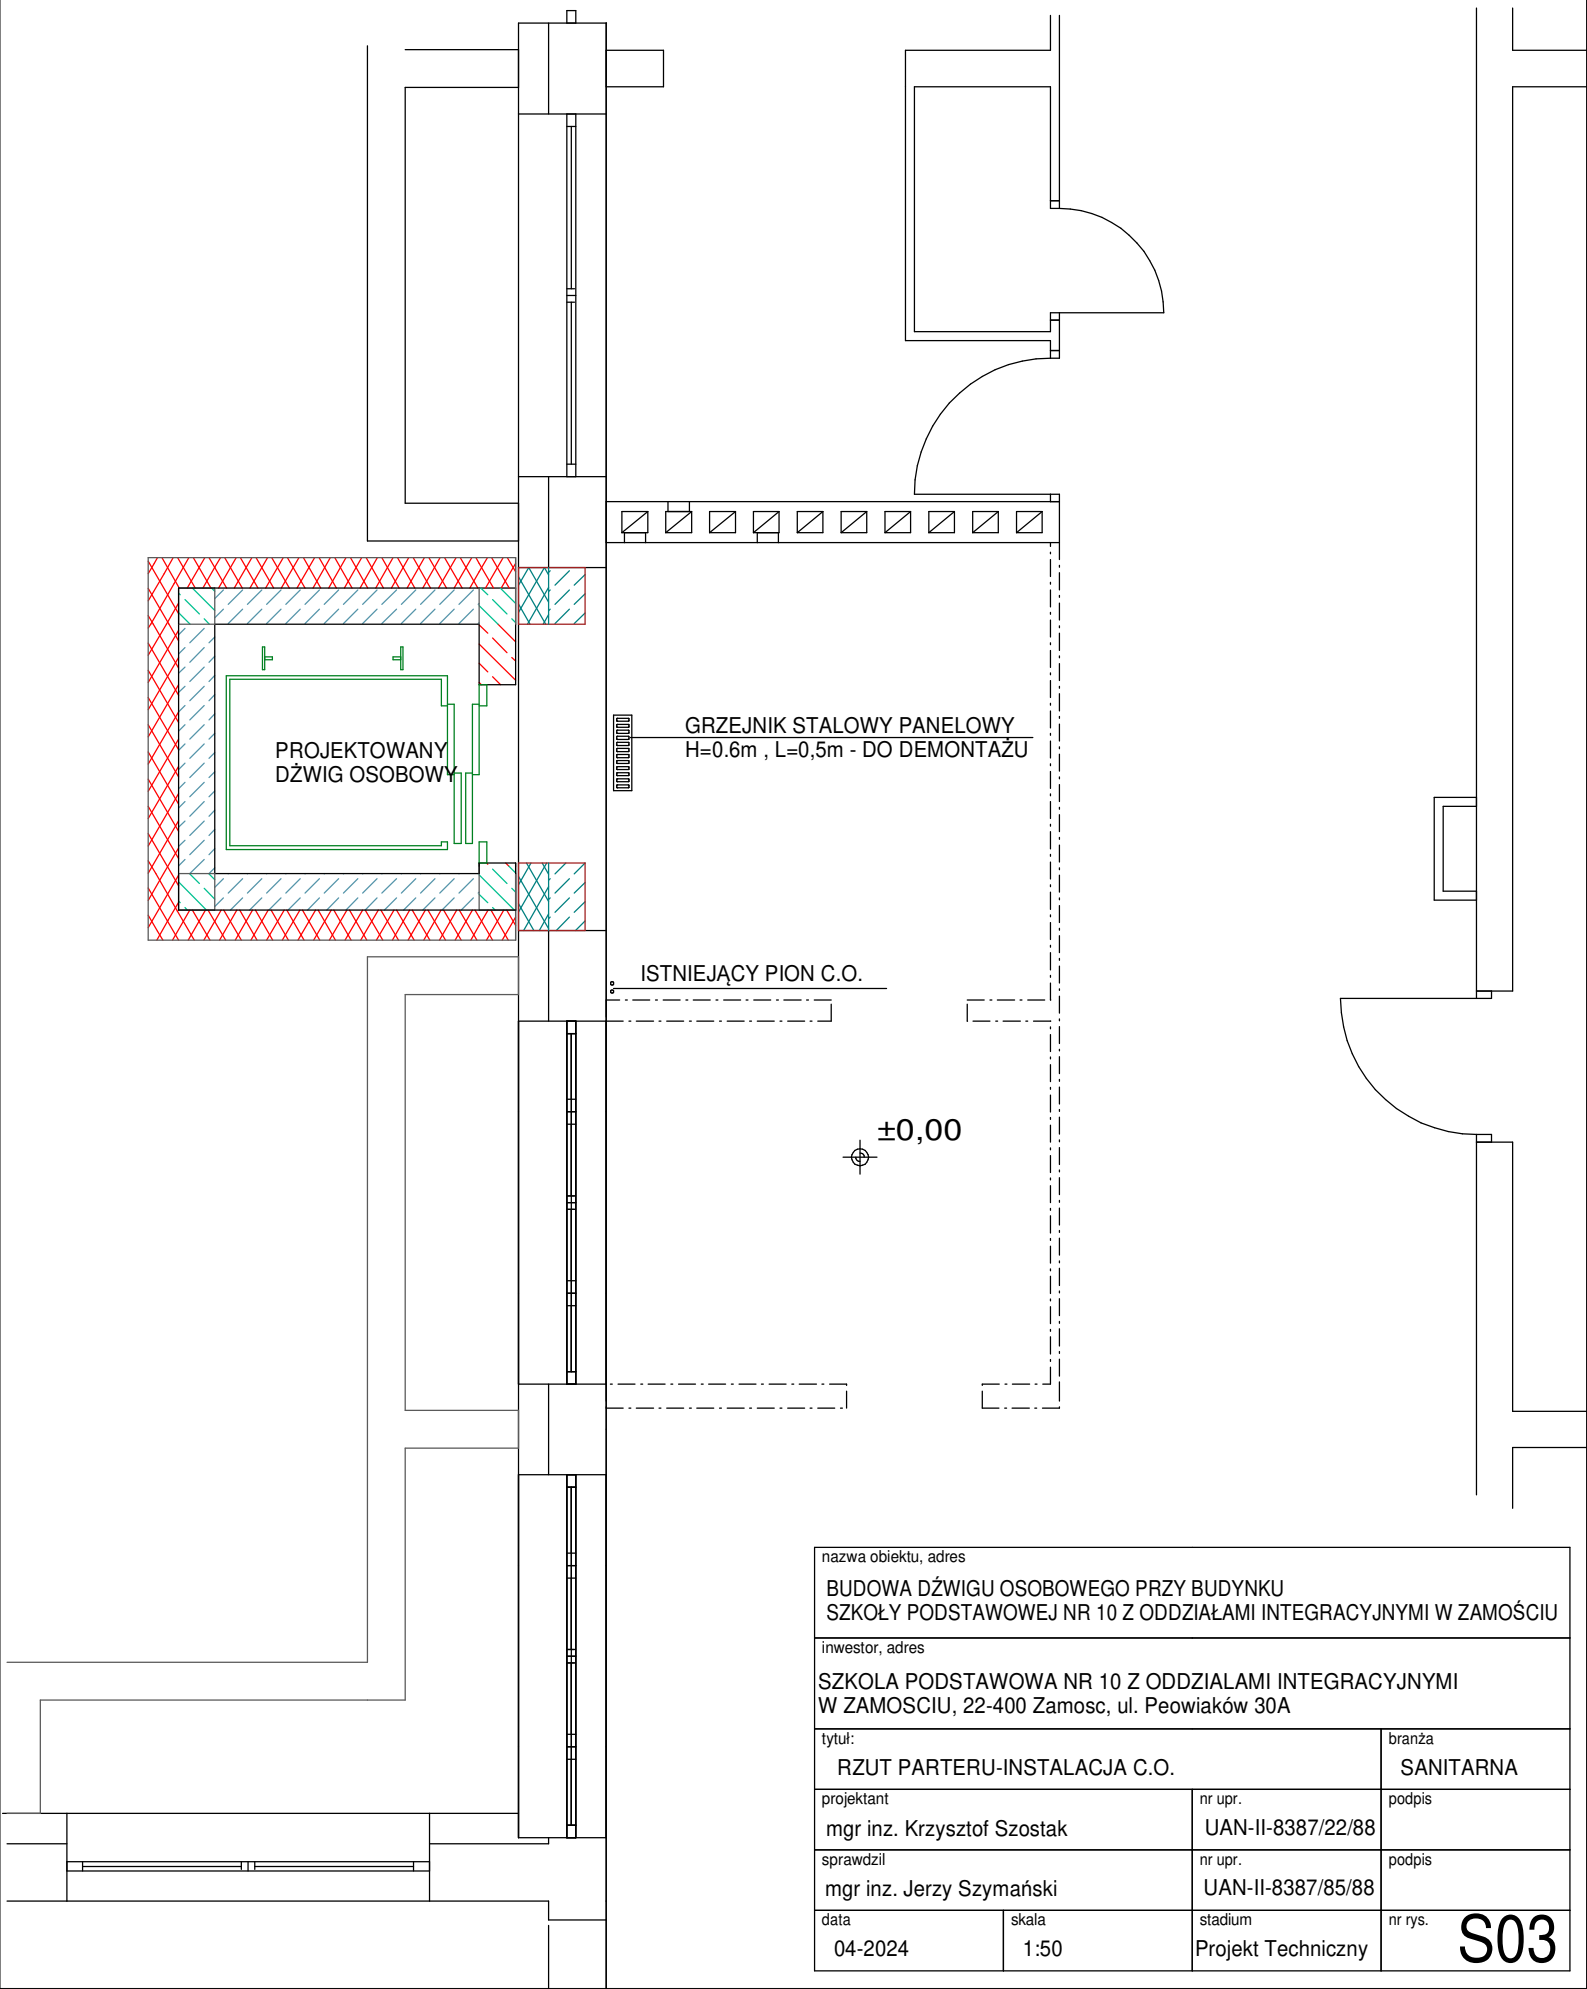

nazwa obiektu, adres			
BUDOWA DŹWIGU OSOBOWEGO PRZY BUDYNKU SZKOŁY PODSTAWOWEJ NR 10 Z ODDZIAŁAMI INTEGRACYJNYMI W ZAMOŚCIU			
inwestor, adres			
SZKOŁA PODSTAWOWA NR 10 Z ODDZIAŁAMI INTEGRACYJNYMI W ZAMOŚCIU, 22-400 Zamosc, ul. Peowiaków 30A			
tytuł:			branża
RZUT PARTERU-INSTALACJA C.O.			SANITARNA
projektant	nr upr.	podpis	
mgr inż. Krzysztof Szostak	UAN-II-8387/22/88		
sprawdził	nr upr.	podpis	
mgr inż. Jerzy Szymański	UAN-II-8387/85/88		
data	skala	stadium	nr rys.
04-2024	1:50	Projekt Techniczny	S03