


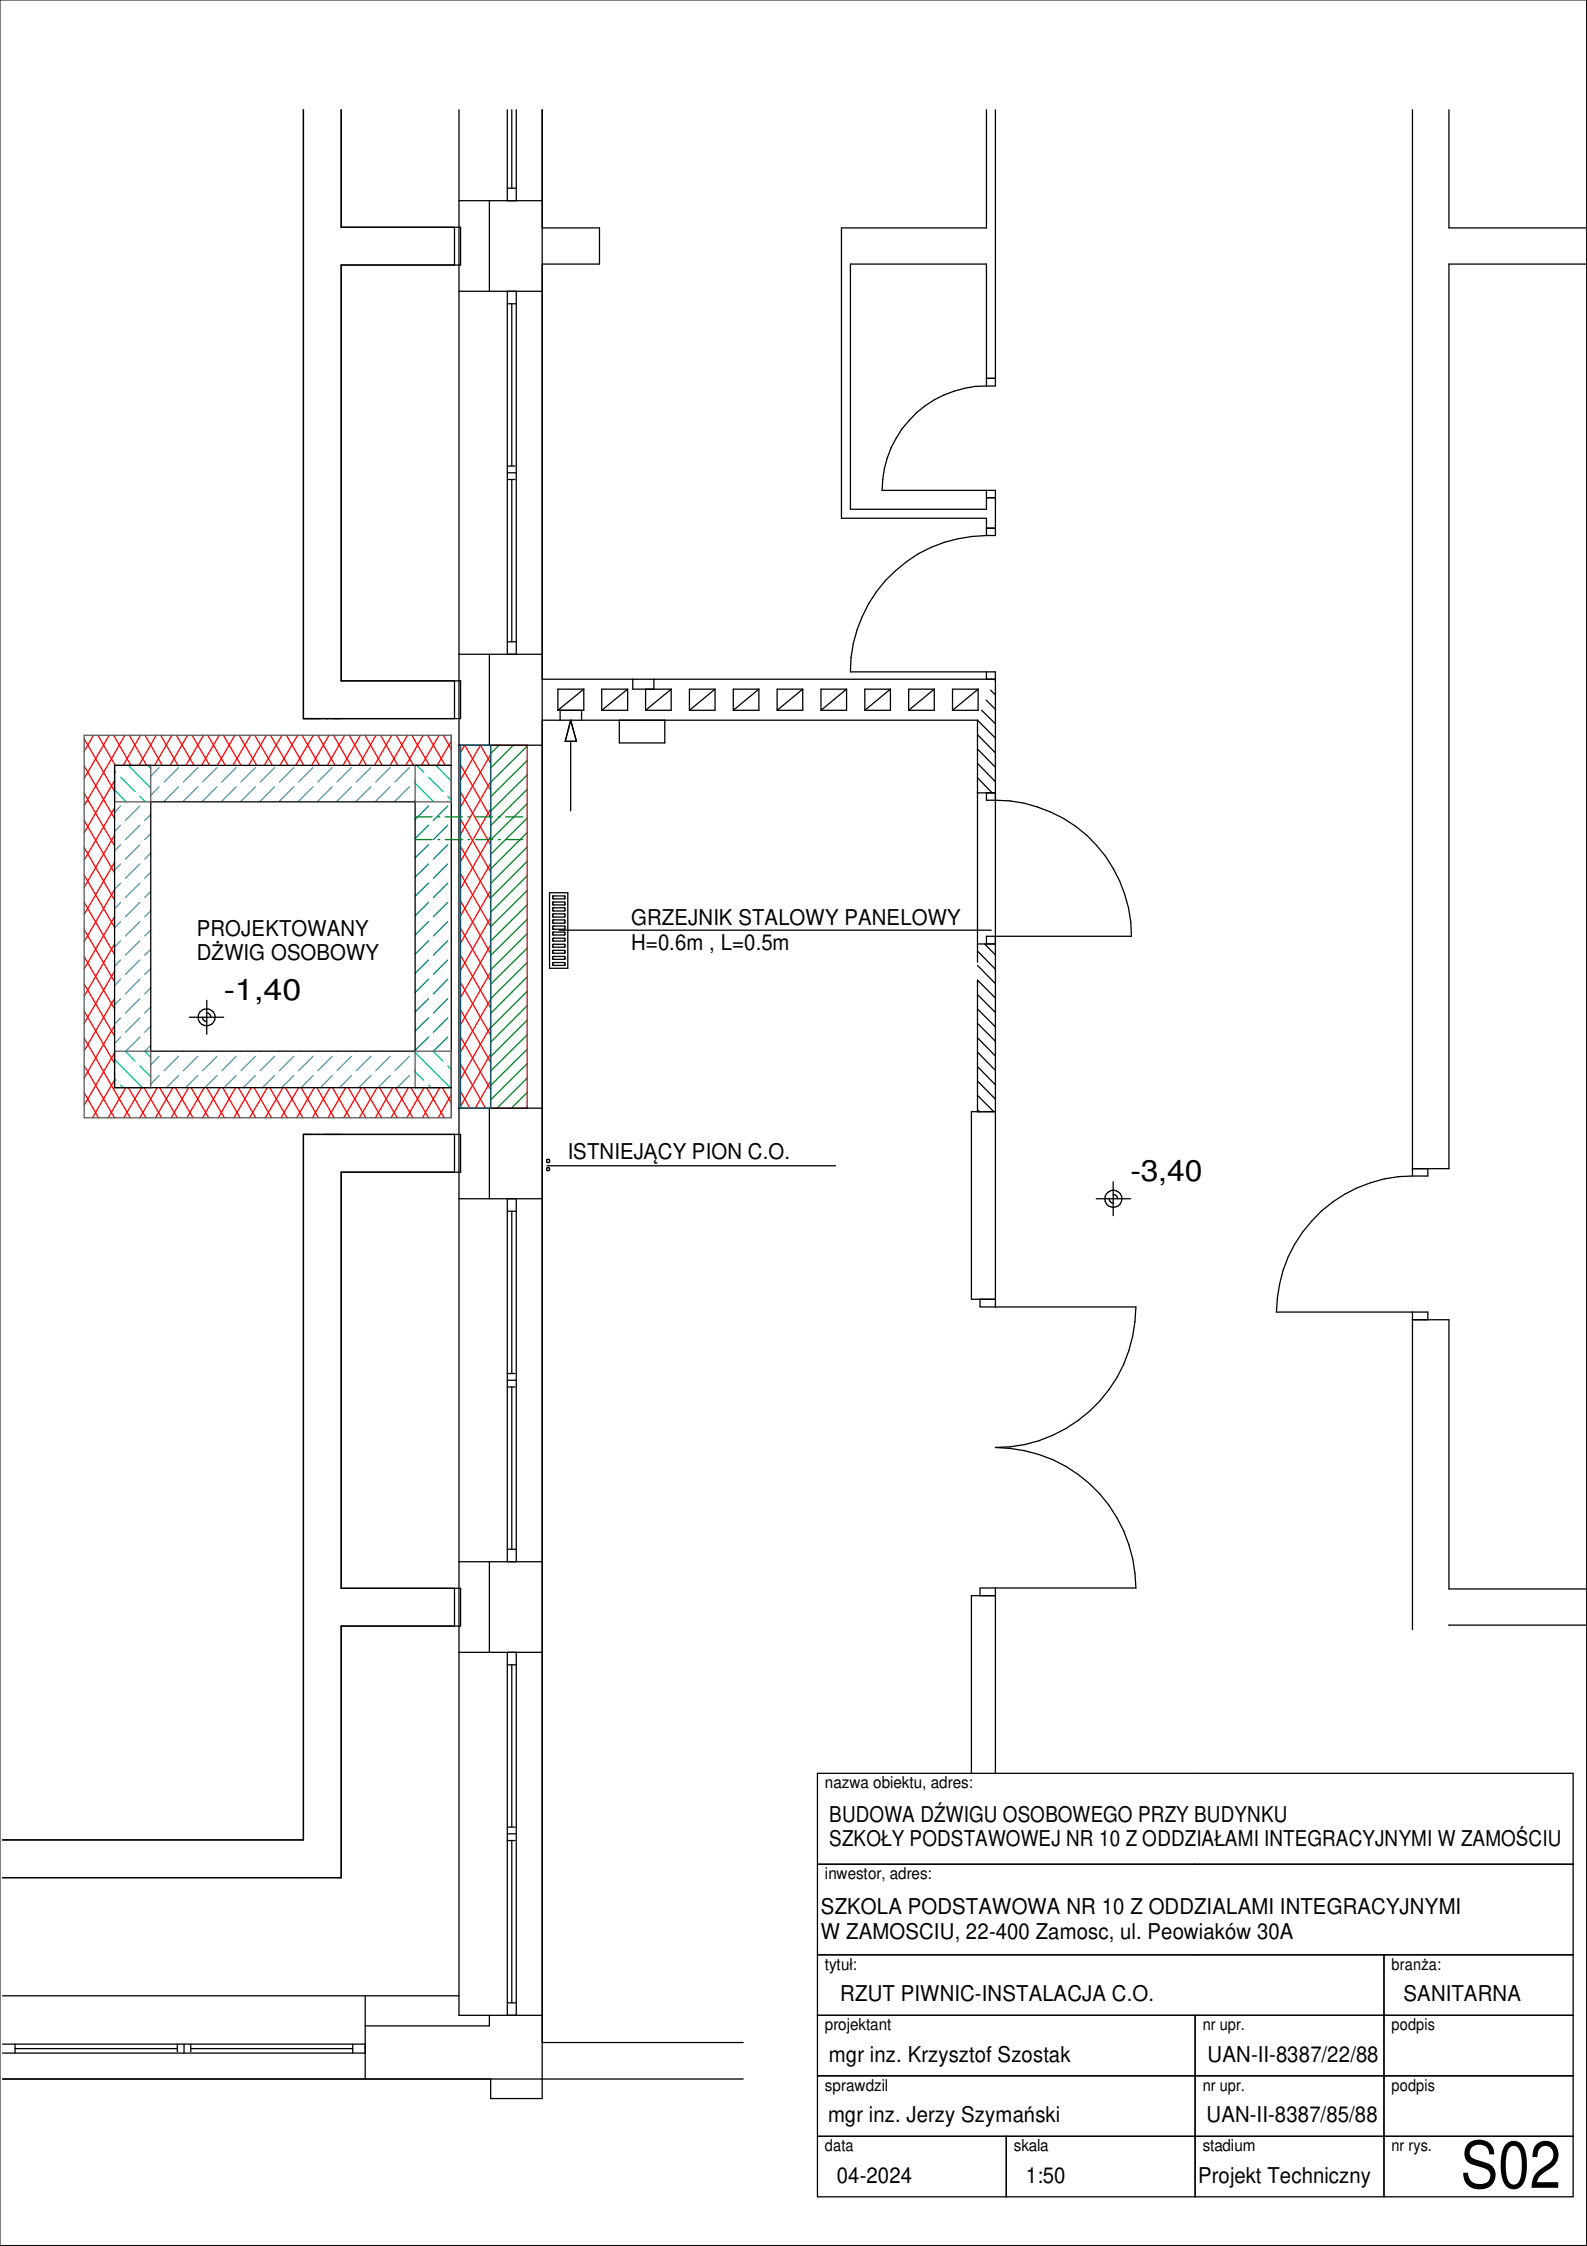

nazwa obiektu, adres: BUDOWA DŹWIGU OSOBOWEGO PRZY BUDYNKU SZKOŁY PODSTAWOWEJ NR 10 Z ODDZIAŁAMI INTEGRACYJNYMI W ZAMOŚCIU			
inwestor, adres: SZKOŁA PODSTAWOWA NR 10 Z ODDZIAŁAMI INTEGRACYJNYMI W ZAMOŚCIU, 22-400 Zamosc, ul. Peowiaków 30A			
tytuł: RZUT PIWNIC-INSTALACJA C.O.			branża: SANITARNA
projektant mgr inż. Krzysztof Szostak	nr upr. UAN-II-8387/22/88	podpis	
sprawdził mgr inż. Jerzy Szymański	nr upr. UAN-II-8387/85/88	podpis	
data 04-2024	skala 1:50	stadium Projekt Techniczny	nr rys. S02